

MAPA DO CELÓW PROJEKTOWYCH
SKALA 1 : 500

jedn. ew. 046101-I, m. Bydgoszcz
ul. Patucka
obręb 193, działka nr 49
Ark.mapy 6.193.21.07.2.3; 2.4.41.4.2
MPG.D.422.179.2022


Układ współrzędnych prostokątnych 2000 s. 6
Układ wysokości PL-EVRF2007-NH
Bydgoszcz, dnia 02.02.2022 r.

Zespół Uszkodzenia Dokumentacji
Projektowej w Bydgoszczy
Aktualne projekcyjne dane uwzględnione = 719P
Stan na dzień..... 26.01.2022 r.

Na mapie nie ujawniono służebności gruntowych
Nie wykłucza się istnienia w terenie również
urządzeń podziemnych służących a nie
związanych do inwentaryzacji geodezyjnej.

Jestem świadomy odpowiedzialności karnej za złożenie fałszywych oświadczeń. Oświadczam, że oparte technicznie zawartej rezultaty prac geodezyjnych w wyniku których powstał niniejszy dokument uzyskał pozytywny wynik weryfikacji.	Organ prowadzący periodyczny zespół geodezyjny i kartograficzny Identyfikator ewidencyjny materiału zasobu - operatu technicznego	PREZYDENT MIASTA BYDGOSZCZY P.0461.2022.379.
	Data sporządzenia dokumentu zawodowych wykonawcy imię, nazwisko i nr uprawnień przebiegających	09.02.2022 Piotr Krokowski nr uprawnień 11780

Cyrowo podpisane przez Piotr Krokowski
Dnt: on=Piotr Krokowski, c=PL
Powód: Zatwierdzam ten dokument
Data: 2022.02.26 11:32:59 +0100

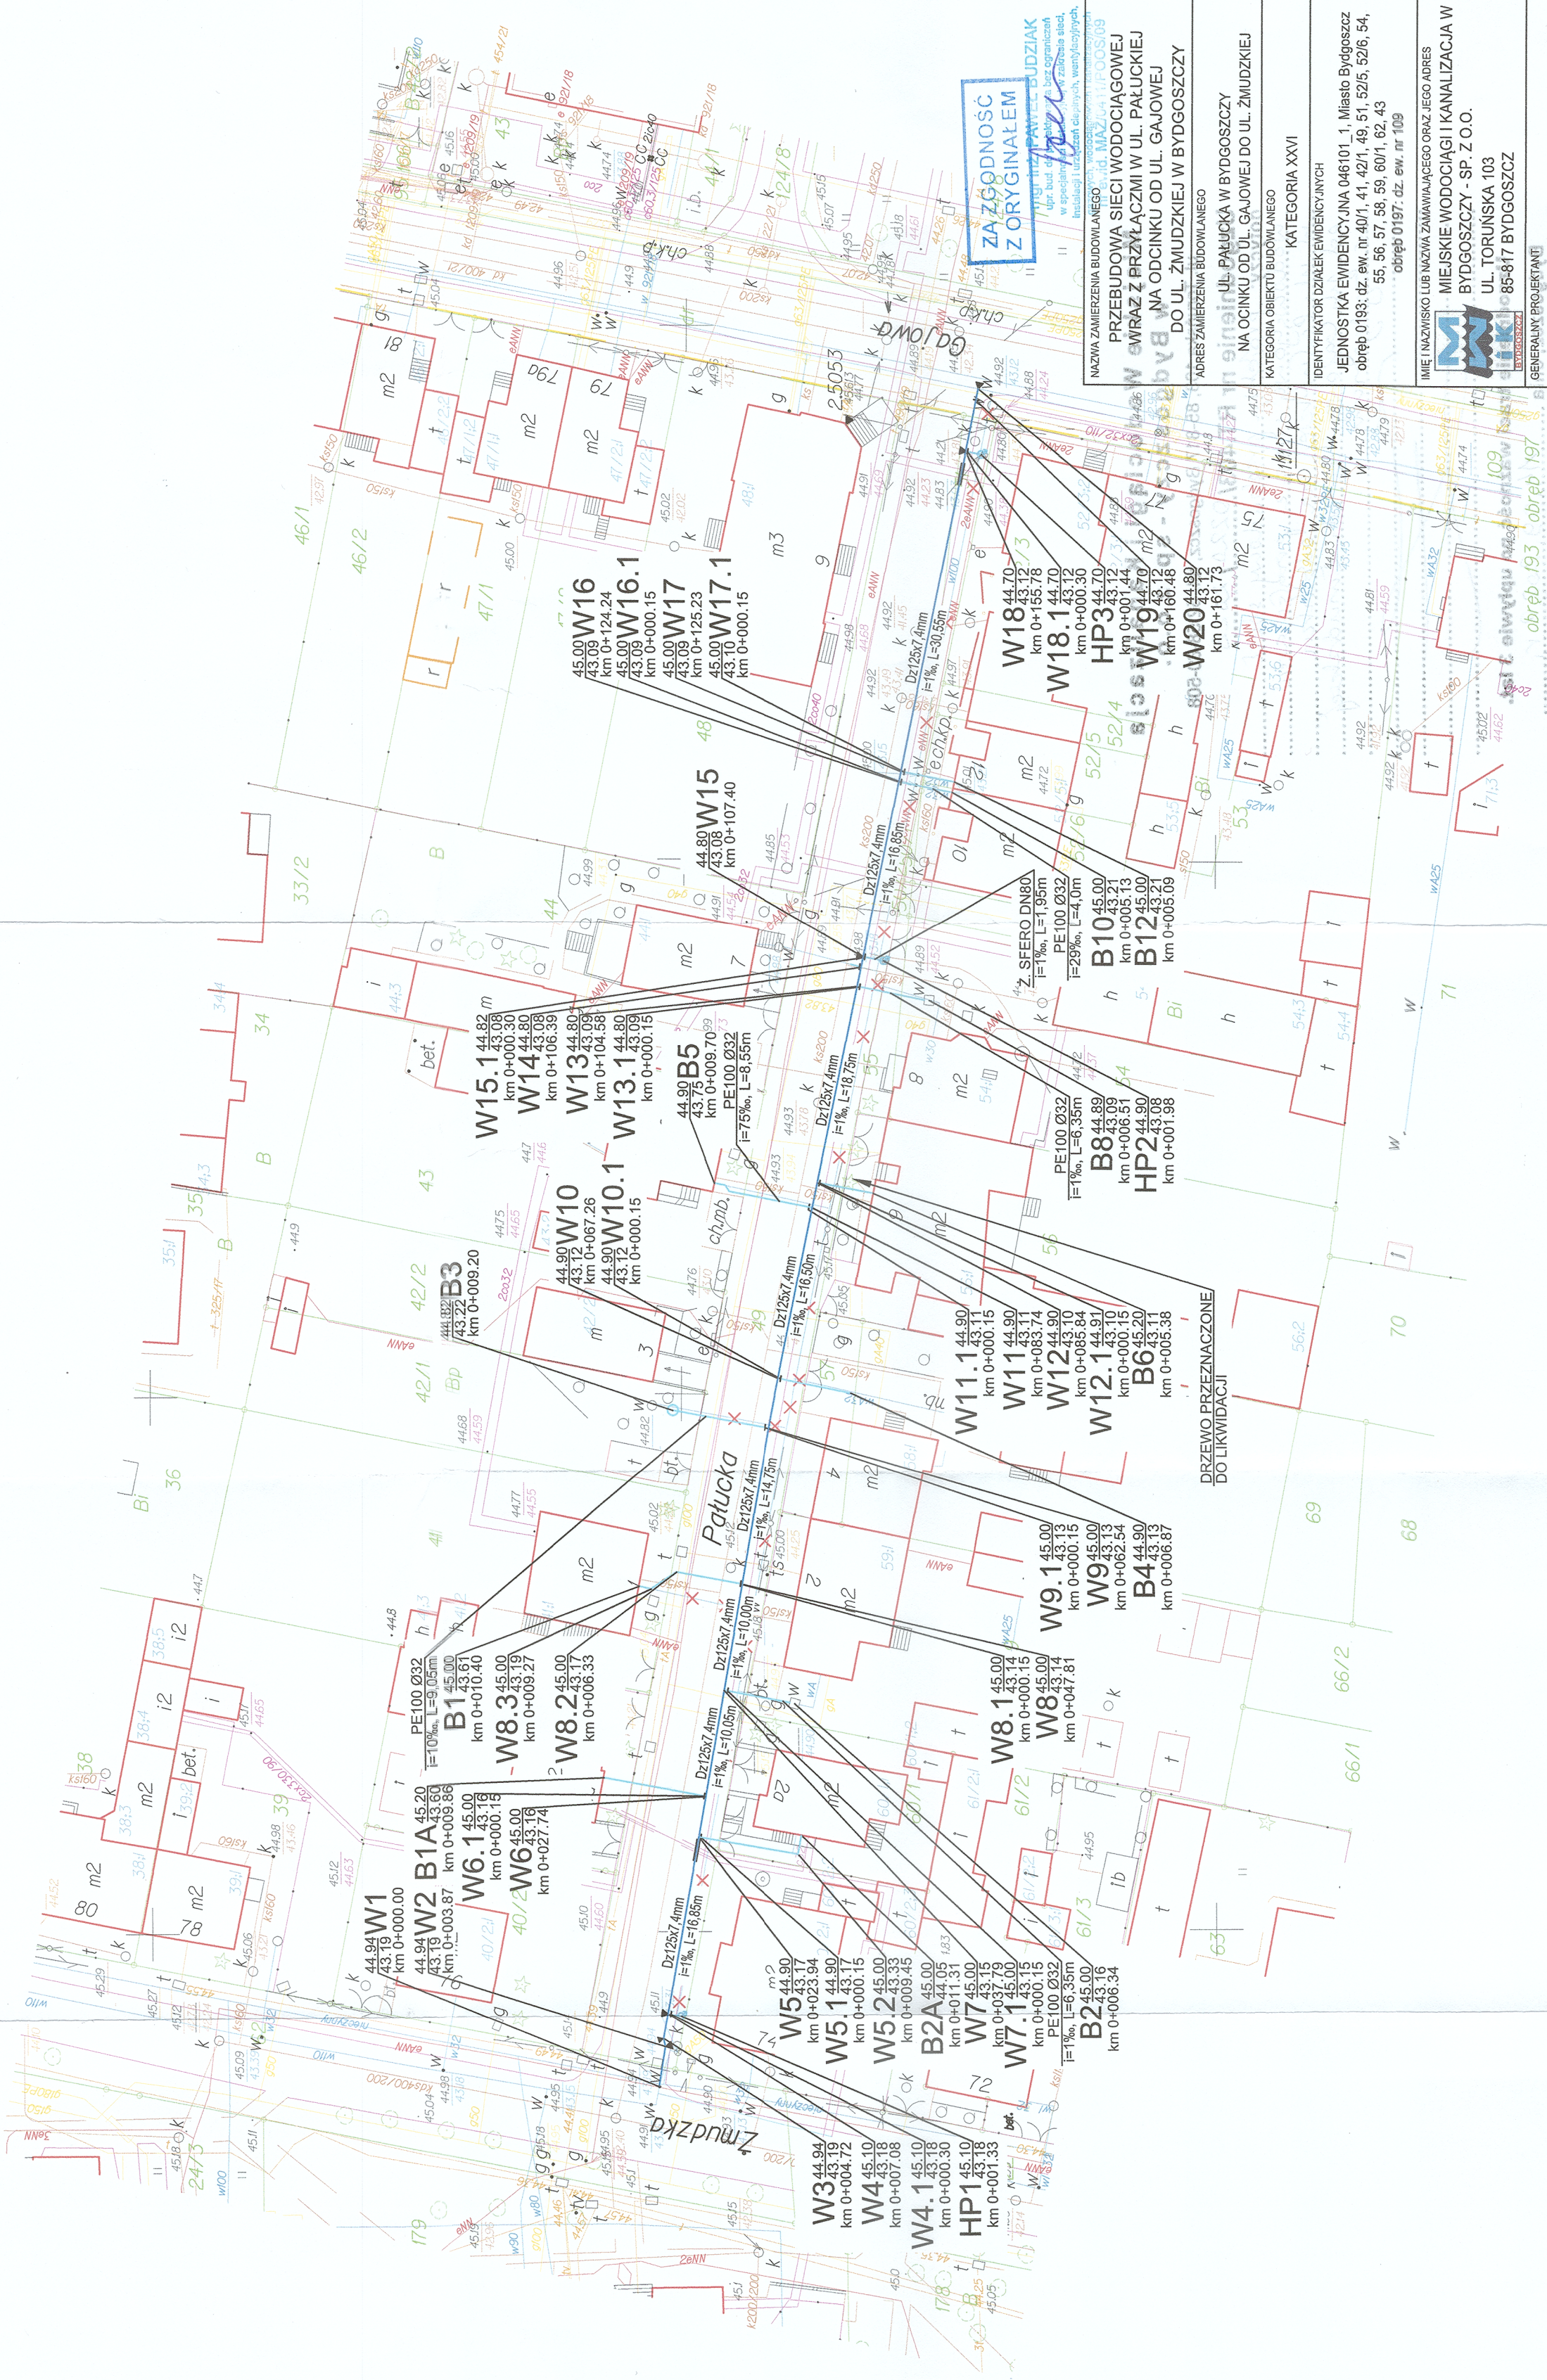

- UWAGI:
- PRZED ROZPOCZĘCIEM PRAC NALEŻY ZWERYFIKOWAĆ ZGODNOŚĆ WYMIARÓW ORAZ RZĘDNYCH ZAWARTYCH W PROJEKCIE Z RZECZYWISTYMI. W PRZYPADKU ROZBIEŻNOŚCI PROJEKT NALEŻY DOSTOSOWAĆ DO WARUNKÓW ISTNIEJĄCYCH.
 - RZĘDNE ISTNIEJĄCEJ INFRASTRUKTURY PODZIEMNEJ NALEŻY SPRAWDZIĆ W WARUNKACH RZECZYWISTYCH.
 - MONTAŻ RUROCIAGÓW W PASIE CHODNIKA NALEŻY WYKONAĆ METODĄ WYKOPOWĄ ZGODNIE Z INSTRUKCJĄ PRODUCENTA RUR.
 - MONTAŻ RUR, KSZTAŁTEK I ARMATURY WYKONYWAĆ ZGODNIE Z INSTRUKCJAMI PRODUCENTÓW.
 - PO ZAKOŃCZENIU REALIZACJI ROBÓT TEREN NALEŻY DOPROWADZIĆ DO STANU POCZĄTKOWEGO ZGODNIE Z PROJEKTEM ODTWORZENIA NAWIERZCHNI TERENU (WG ODBRĘBNEJ OPRACOWANIA).

LEGENDA:

- projektowana sieć wodociągowa D=125x7,6 mm PE100, SDR17, PN10
- projektowane przyłącza wodociągowe D=32x3,0 mm PE100, SDR11, PN16
- projektowane przyłącza hydrantowe żelazo strodiane DN80
- projektowane przyłącza wodociągowe realizowane metodą przewiertu D=32x3,0 mm PE100RC, SDR11, PN16
- projektowana zasawa domowa/liniowa
- projektowane hydranty podziemne DN80
- projektowane likwidacje/umartwienia
- węzeł rzędna terenu
- rzędna osi rurociągu kilometr
- projektowane bloki oporowe

W18.44.70
43.12
km 0+155.78

ZAZGODNOŚĆ
ZORYGINAŁEM

NAMIA ZAMIERZENIA BUDOWANIEGO PRZEBUDOWA SIECI WODOCIĄGOWEJ WRAZ Z PRZYŁĄCZAMI W UL. PAŁUCKIEJ NA ODCINKU OD UL. GAJOWEJ DO UL. ŻMUDZKIEJ W BYDGOSZCZY	ADRES ZAMIERZENIA BUDOWANIEGO UL. PAŁUCKA W BYDGOSZCZY NA ODCINKU OD UL. GAJOWEJ DO UL. ŻMUDZKIEJ	KATEGORIA BUDOWANIEGO KATEGORIA XXVI
IDENTYFIKATOR CZŁONEK EVIDENCYJNYCH JEDNOSTKA EVIDENCYJNA 046101_1, Miasto Bydgoszcz obręb 0193; dz. ew. nr 40/1, 41, 42/1, 49, 51, 52/5, 52/6, 54, 55, 56, 57, 58, 59, 60/1, 62, 43 obręb 0197; dz. ew. nr 109	MIEJSKIE WODOCIĄGI I KANALIZACJA W BYDGOSZCZY - SP. Z O.O. UL. TORUŃSKA 103 85-817 BYDGOSZCZ	
IMIĘ I NAZWISKO LUB NAZWA ZAMAWIAJĄCEGO ORAZ JEGO ADRES ul. Pabianicka 26 lok.5, 04-219 Włocławek tel: (22) 375-12-89, e-mail: biuro@bipoprojekt.com.pl, www.bipoprojekt.net	BIURO INŻYNIERYJNO PROJEKTOWE BIPROJEKT ul. Pabianicka 26 lok.5, 04-219 Włocławek tel: (22) 375-12-89, e-mail: biuro@bipoprojekt.com.pl, www.bipoprojekt.net	
PROJEKTOWAŁ mgr inż. Paweł Budziak MAZ/0411/POSO09	NUMER UPRAWNIEN PODOB MAZ/0411/POSO09	
OPRACOWAŁ mgr inż. Katarzyna Kosińska		
NAMIA RYSUNKU		
PROJEKT ZAGOSPODAROWANIA TERENU		
FAZA PROJEKTU		
PROJEKT ZAGOSPODAROWANIA TERENU		
SKALA	1:500	
SANITARNIA		
DATA	22.08.2022 r.	PZT-01

