

MAPA DO CELÓW PROJEKTOWYCH
SKALA 1 : 500

jedn. ew. 046101.1, m. Bydgoszcz
ul. Patucka
obręb 193, działka nr 49
Ark.mapy 6.193.21.07.2.3; 2.4.4.1.4.2
MPG.D.422.179.2022


Układ współrzędnych prostokątnych 2000 s. 6
Układ wysokości PL-EVRF2007-NH
Bydgoszcz, dnia 02.02.2022 r.

Zespół Usług Dokumentacji
Projektowej w Bydgoszczy
Aktualne projektowanie sieci opładowe w ZOP
-----stan projektowania-----
Stan na dzień: 20.02.2022 r.

Na mapie nie ujawniono służebności gruntowych
Nie wyklucza się istnienia w terenie również
urządzeń podziemnych ulicznych a nie
zgłoszonych do inwentaryzacji geodezyjnej.

Jestem świadomy odpowiedzialności karnej za złożenie fałszywych oświadczeń. Oświadczam, że opart techniczny zawartej w projekcie przebiegu sieci geodezyjnych w wyniku których powstał niniejszy dokument uzyskał pozytywny wynik weryfikacji.	
Organ prowadzący parafianowy zespół geodezyjny / kartograficzny	PREZYDENT MIASTA BYDGOSZCZY
Identyfikator ewidencyjny materiału, zasobu - operatu technicznego	P.0461.2022.379.
Data sporządzenia dokumentu zawartego w wyniku powyższej weryfikacji	09.02.2022
Imię, nazwisko i nr uprawnień zawodowych wykonawcy przez geodezyjnych	Piotr Krokowski nr uprawnień 11790

Cyfrowo podpisane przez Piotra Krokowskiego
DN: cn=Piotr Krokowski, c=PL
Powód: Zawierdam ten dokument
Data: 2022.02.26 11:32:59 +0100

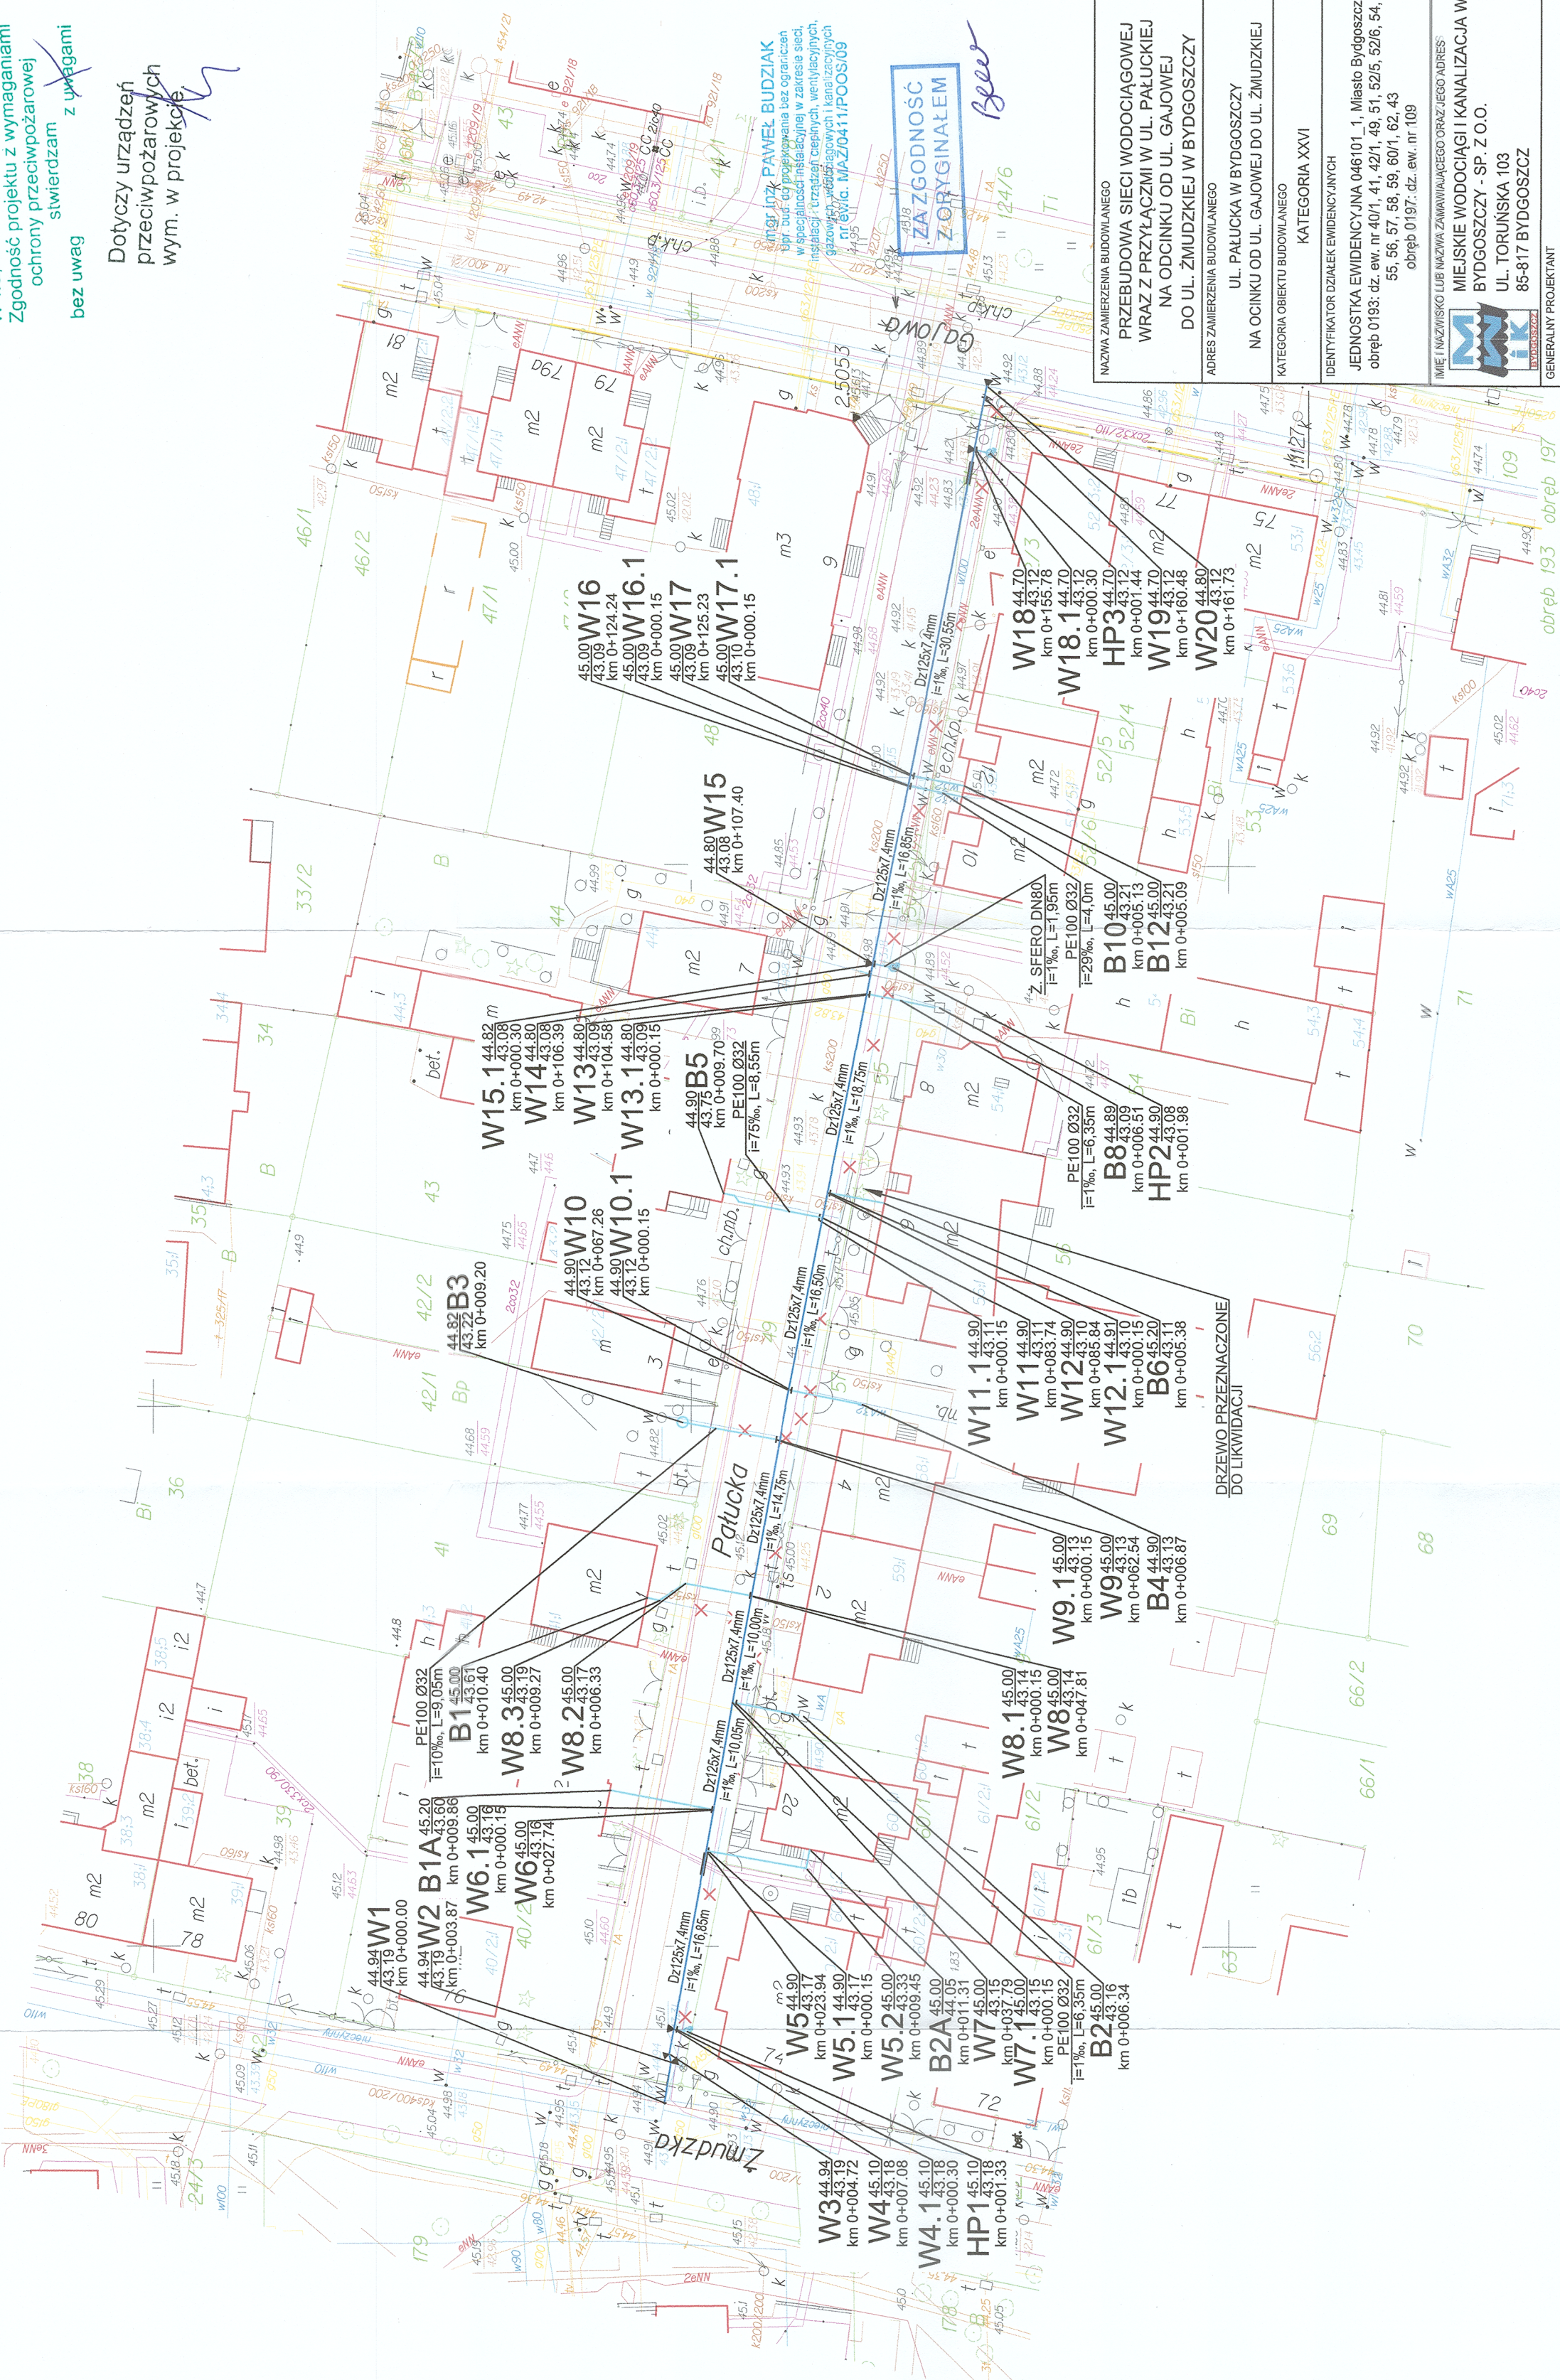

- LEGENDA:
- PRZED ROZPOCZĘCIEM PRAC NALEŻY ZWERYFIKOWAĆ ZGODNOŚĆ WYMIARÓW ORAZ RZĘDNOŚĆ ZAWARTYCH W PROJEKCIE Z RZECZYWISTYMI W PRZYPADKU ROZBIEDNOŚCI PROJEKT NALEŻY DOSTOSOWAĆ DO WARUNKÓW ISTNIEJĄCYCH.
 - RZĘDNE ISTNIEJĄCE INFRASTRUKTURY PODZIEMNEJ NALEŻY SPRAWDZIĆ W WARUNKACH RZECZYWISTYCH.
 - MONTAŻ RUROCIĄGÓW W PASIE CHODNIKA NALEŻY WYKONAĆ METODĄ WYKOPOWĄ ZGODNIE Z INSTRUKCJĄ PRODUCENTA RUR.
 - MONTAŻ RUR, KSZTAŁTEK I ARMATURY WYKONYWAĆ ZGODNIE Z INSTRUKCJAMI PRODUCENTÓW.
 - PO ZAKOŃCZENIU REALIZACJI ROBÓT TEREN NALEŻY DOPROWADZIĆ DO STANU POCZĄTKOWEGO ZGODNIE Z PROJEKTEM ODTWORZENIA NAWIERZCHNI TERENU (WG ODBRĘBNEGO OPRAWOWANIA).

projektowana sieć wodociągowa
Dz125x7.6 mm PE100, SDR17, PN10
projektowane przyłącza wodociągowe
Dz32x3.0 mm PE100, SDR11, PN16
projektowane przyłącza hydrantowe
żeliwo sferoidalne DN80
projektowane przyłącza wodociągowe
realizowane metodą przesłotu
Dz32x3.0mm PE100RC, SDR11, PN16
projektowana zasawa domowa/liniowa
projektowane hydranty podziemne
DN80
projektowane likwidacje/umartwienia
węzeł rzędna terenu
rzędna osi rurociągu
kilometr
projektowane bloki oporowe

W18.44.70
43.12
km 0+155.78

RZECZOZNAWCA DO SPRAW ZABEZPIECZENIA PRZECIWPÓŻAROWYCH

inż. Janusz Łasak Nr upr. 54/93

W-wa, dn. ...26.02.2022...

Zgodność projektu z wymaganiami ochrony przeciwpożarowej

stwierdzam z uwagami bez uwag

Dotyczy urządzeń przeciwpożarowych wym. w projekcie

inż. inż. PAWEŁ BUDZIAK

upr. do projektowania bez ograniczeń w zakresie projektowania i nadzoru nad realizacją urządzeń ciekłych, wentylacyjnych, gazowych, wodociągowych i kanalizacyjnych nr ewid. MAZ0411POOS09

ZAZGODNOŚĆ Z ORYGINAŁEM

NAMAZA ZAMIERZENIA BUDOWLANEGO

PRZEBUDOWA SIECI WODOCIĄGOWEJ WRAZ Z PRZYŁĄCZAMI W UL. PAŁUCKIEJ NA ODCINKU OD UL. GAJOWEJ DO UL. ZMUDZKIEJ W BYDGOSZCZY

ADRES ZAMIERZENIA BUDOWLANEGO

NA ODCINKU OD UL. GAJOWEJ DO UL. ZMUDZKIEJ

KATEGORIA OBIEKTU BUDOWLANEGO

KATEGORIA XXVI

IDENTYFIKATOR DZIAŁEK EWDENCYJNYCH

JEDNOSTKA EWDENCYJNA 046101.1, Miejsko Bydgoszcz obręb 193: dz. ew. nr 401, 41, 421, 48, 51, 52/5, 52/6, 54, 55, 56, 57, 58, 59, 60/1, 62, 63 obręb 197: dz. ew. nr 109

IMI I MAZOWSKO LUB NAZWA ZAMAWIENIA ORAZ JEGO ADRES

MIEJSKIE WODOCIĄGI I KANALIZACJA W BYDGOSZCZY - SP. Z O.O.
UL. TORUŃSKA 103
85-817 BYDGOSZCZ

GENERALNY PROJEKTANT

Biurowo Inżynieryjno Projektowe

BIPROJEKT

ul. Pabianicka 26 lok. 5, 04-219 Warszawa,
tel.: (22) 378-12-88, e-mail: biuro@bipprojekt.com.pl, www.bipprojekt.net

PROJEKTOWAŁ

mgr inż. Paweł Budziak

OPRAWOWAŁ

mgr inż. Katarzyna Kosińska

NAZWA RYSUNKU

PROJEKT ZAGOSPODAROWANIA TERENU

DATA PROJEKTU

PROJEKT ZAGOSPODAROWANIA TERENU

BRANŻA

SKALA

1:500

DATA

22.02.2022 r.

NR RYSUNKU

PZI-01