

MAPA DO CELÓW PROJEKTOWYCH
SKALA 1:500

jedn.ew.046101_1,m.Bydgoszcz
ul.Pałucka
obręb 193,działka nr 49
Ark.mapy 6.193.21.07.2.3; 2.4;4.1;4.2
MPG.D.422.1684.2022

Układ współrzędnych prostokątnych 2000 s.6
Układ wysokości PL-EVRF2007-NH
Bydgoszcz,dnia 02.02.2022 r.

Zespół Uzgodniania Dokumentacji
Projektowej w Bydgoszczy
Aktualne projektowane sieci uzgodnione w ZUP
Stara projektowanych sieci w ZUP
Stara na dzień.....

Na mapie nie ujawniono służebności gruntowych.

Nie wyklucza się istnienia w terenie również
urządzeń podziemnych ułożonych a nie
zgłoszonych do inwentaryzacji geodezyjnej.

Jestem świadomy odpowiedzialności karnej za złożenie fałszywych oświadczeń.
Oświadczam, że operat techniczny zawierający rezultaty prac geodezyjnych
w wyniku których powstał niniejszy dokument uzyskał pozytywny wynik
weryfikacji.

Organ prowadzący państwowy zespół geodezyjny i kartograficzny	Prezydent Miasta Bydgoszczy
Identyfikator ewidencyjny materiału zasobu - opratu technicznego	P.0461.2022.1859
Data sporządzenia dokumentu zawierającego wyniki pozytywne weryfikacji	2022-07-20
Imię i nazwisko oraz nr uprawnień zawodowych kierownika prac.	Piotr Krokowski Nr uprawnień 11790

USŁUGI GEODEZYJNE „AZYMUT”
Leszek Olszewski
ul. Mazowiecka 11/7, 85-084 Bydgoszcz
NIP: 5541479382, tel. 730-727-988
mail: geobydgoszcz@gmail.com


GEODETA UPRAWNIONY
Piotr Krokowski
nr upr. 11790 z dn. 30.05.92

LEGENDA:

- projektowana sieć wodociągowa
Dz125x7,6 mm PE100, SDR17, PN10
- projektowane przyłącza wodociągowe
Dz32x3,0 mm PE100, SDR11, PN16
- projektowane przyłącza hydrantowe
żelwno sferoidalne DN80
- projektowane przyłącza wodociągowe
realizowane metodą przewiertu
Dz32x3,0 mm PE100RC, SDR11, PN16
- projektowana zasuwa domowa/liniowa
- projektowane hydranty podziemne
DN80
- projektowane likwidacje/umartwienia
- węzeł
rzędna terenu
rzędna osi rurociągu
kilometr
- projektowane bloki oporowe

UWAGI:

- PRZED ROZPOCZĘCIEM PRAC NALEŻY ZWERYFIKOWAĆ
ZGODNOŚĆ WYMIARÓW ORAZ RZEDNYCH ZAWARTYCH W
PROJEKIE Z RZECZYWISTYMI. W PRZYPADKU
ROZBIEŻNOŚCI PROJEKT NALEŻY DOSTOSOWAĆ DO
WARUNKÓW ISTNIEJĄCYCH.
- RZEDNE ISTNIEJĄCEJ INFRASTRUKTURY PODZIEMNEJ
NALEŻY SPRAWDZIĆ W WARUNKACH RZECZYWISTYCH.
- MONTAŻ RUROCIĄGÓW W PASIE CHODNIKA NALEŻY
WYKONAĆ METODĄ WYKOPOWĄ ZGODNIE Z INSTRUKCJĄ
PRODUKENTA RUR.
- MONTAŻ RUR, KSZTAŁTEK I ARMATURY WYKONYWAĆ
ZGODNIE Z INSTRUKCJAMI PRODUKENTÓW.
- PO ZAKOŃCZENIU REALIZACJI ROBÓT TEREN NALEŻY
DOPROWADZIĆ DO STANU POCZĄTKOWEGO ZGODNIE Z
PROJEKTEM ODTWORZENIA NAWIERZCHNI TERENU (WG
ODRĘBNEGO OPRACOWANIA).

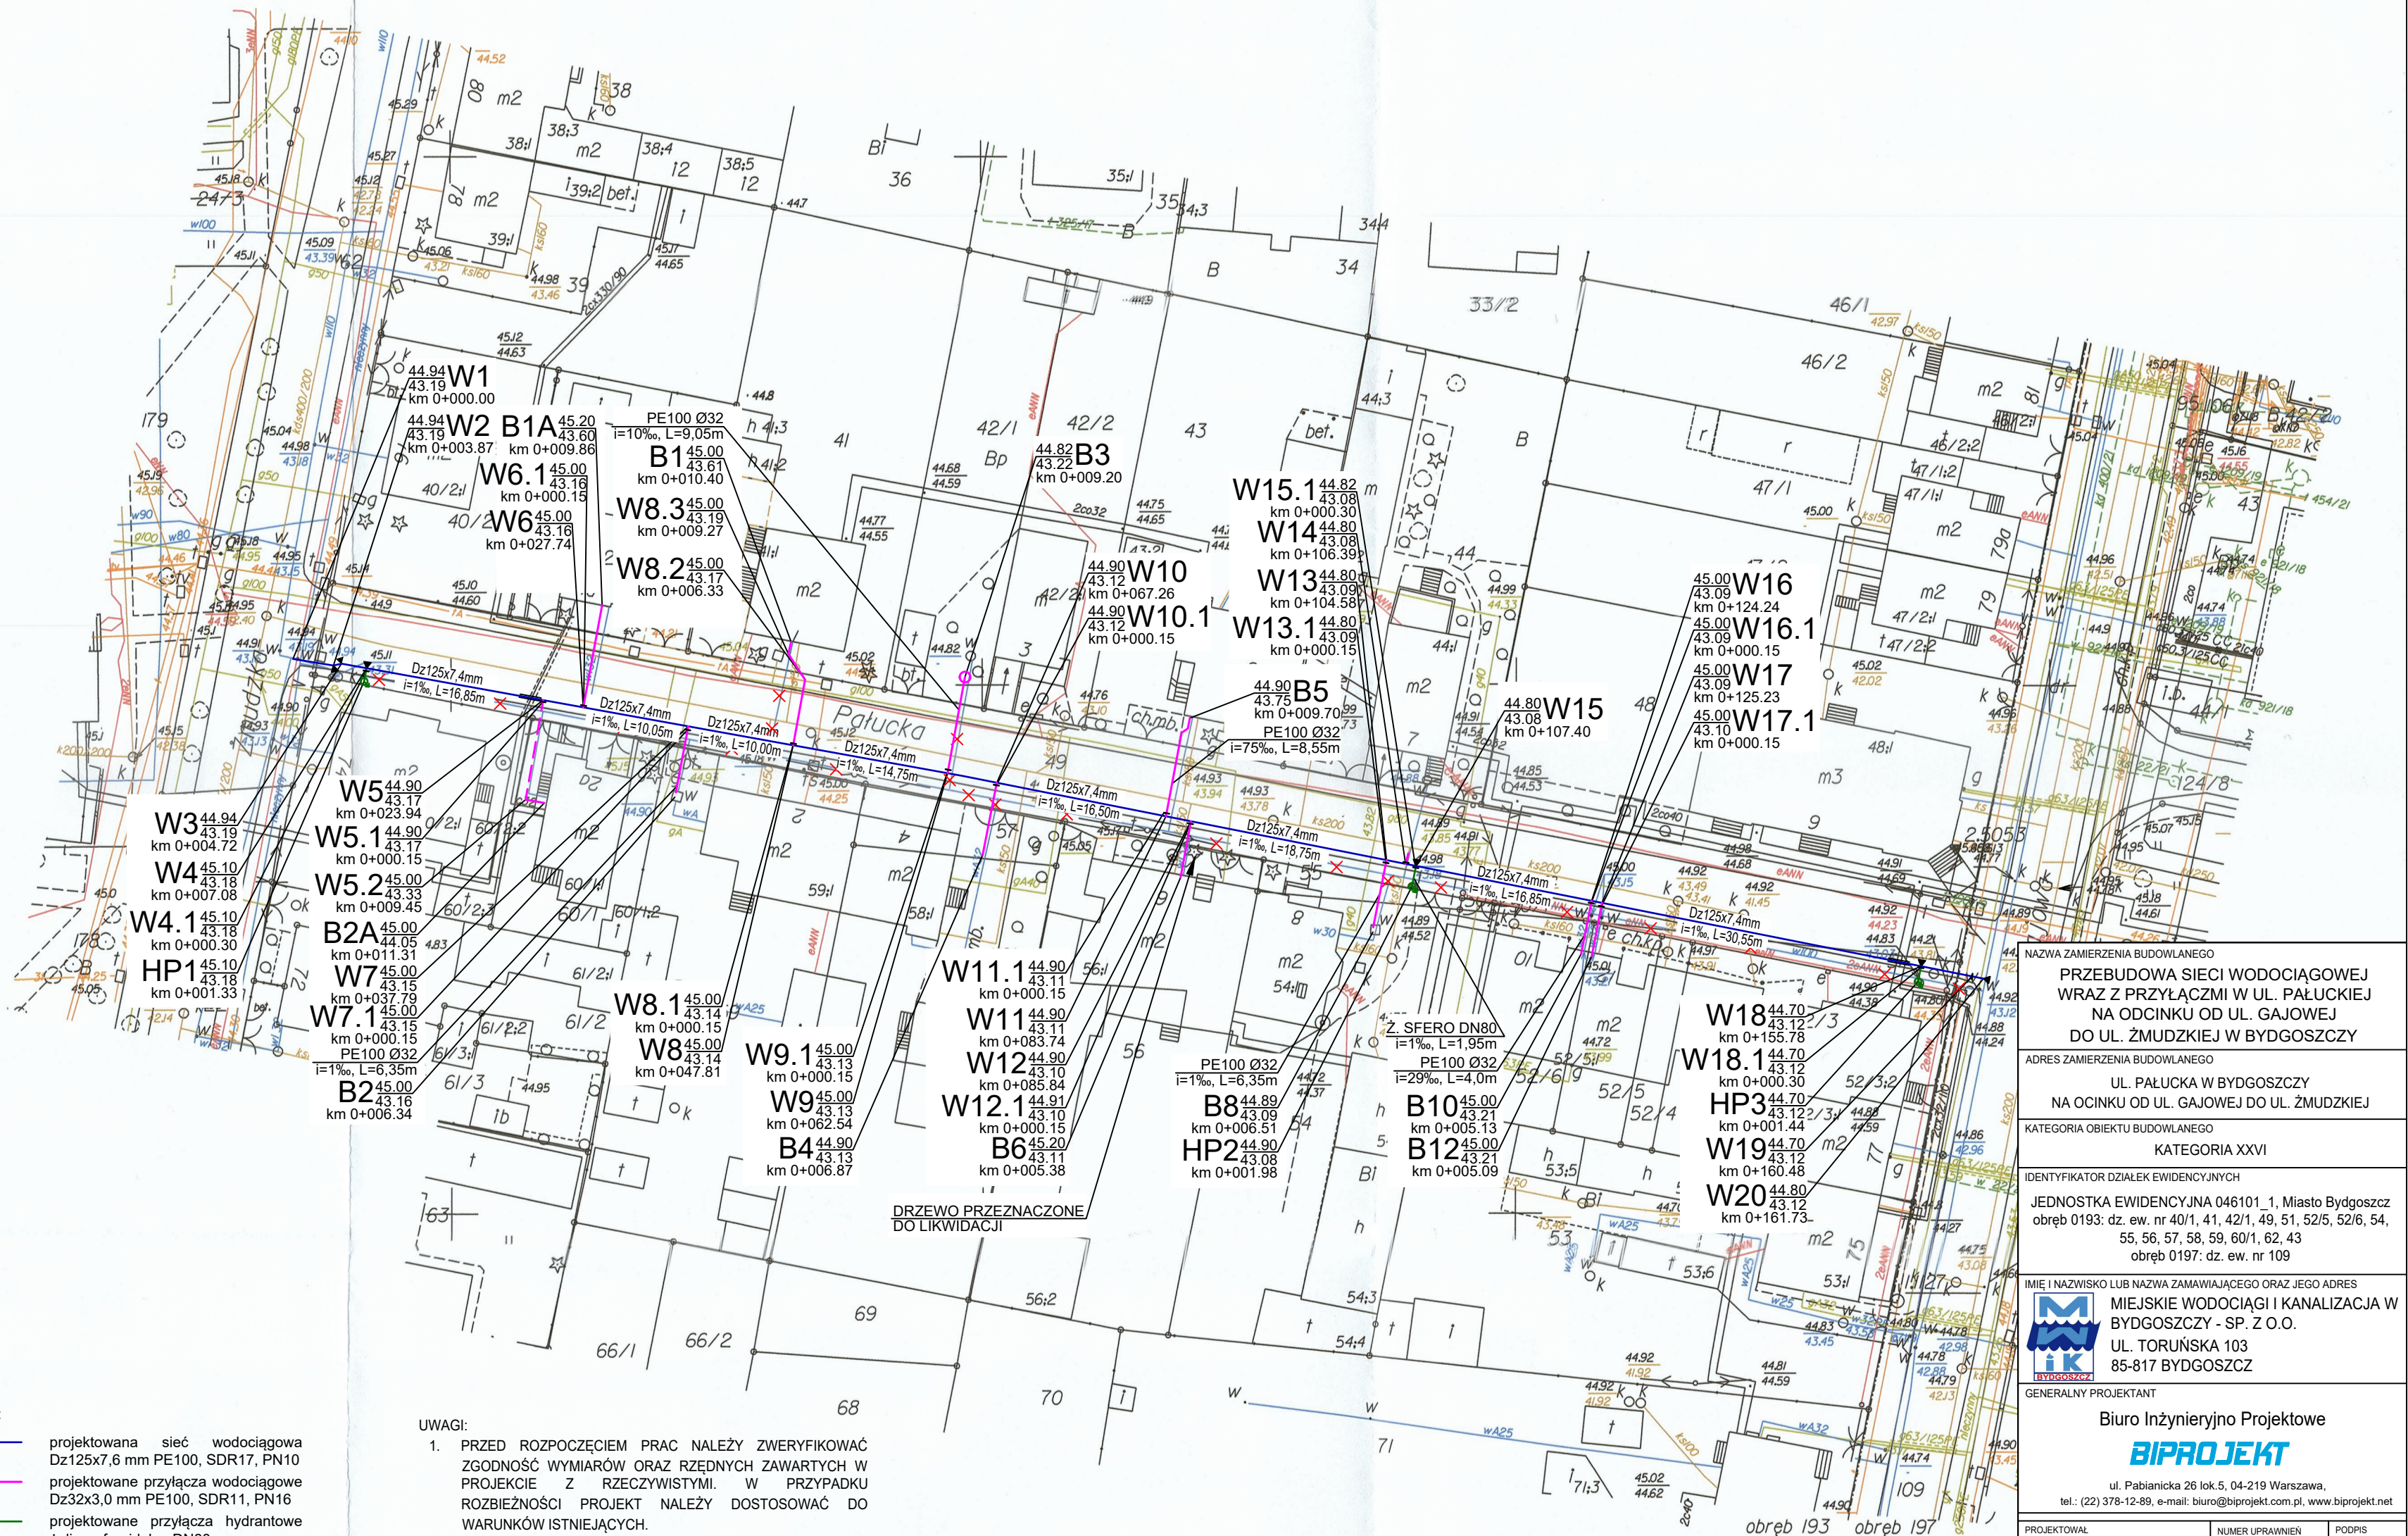

NAMNA ZAMIERZENIA BUDOWLANEGO
PRZEBUDOWA SIECI WODOCIĄGOWEJ
WRAZ Z PRZYŁĄCZAMI W UL. PAŁUCKIEJ
NA ODCINKU OD UL. GAJOWEJ
DO UL. ŻMUDZKIEJ W BYDGOSZCZY
ADRES ZAMIERZENIA BUDOWLANEGO
UL. PAŁUCKA W BYDGOSZCZY
NA ODCINKU OD UL. GAJOWEJ DO UL. ŻMUDZKIEJ
KATEGORIA OBIEKTU BUDOWLANEGO
KATEGORIA XXVI
IDENTYFIKATOR DZIAŁEK EWIDENCYJNYCH
JEDNOSTKA EWIDENCYJNA 046101_1, Miasto Bydgoszcz
obręb 0193: dz. ew. nr 40/1, 41, 42/1, 49, 51, 52/5, 52/6, 54,
55, 56, 57, 58, 59, 60/1, 62, 43
obręb 0197: dz. ew. nr 109
IMI I NAZWISKO LUB NAZWA ZAMAWIAJĄCEGO ORAZ JEGO ADRES
MIEJSKIE WODOCIĄGI I KANALIZACJA W
BYDGOSZCZY - SP. Z O.O.
UL. TORUŃSKA 103
85-817 BYDGOSZCZ

GENERALNY PROJEKTANT
Biuro Inżynieryjno Projektowe
BIPROJEKT
ul. Pabianicka 26 lok. 5, 04-219 Warszawa,
tel.: (22) 378-12-89, e-mail: biuro@bipprojekt.com.pl, www.bipprojekt.net

PROJEKTOWAŁ mgr inż. Paweł Budziak	NUMER UPRAWNIEN MAZ/0411/POSO/09	PODPIŚ mgr inż. Katarzyna Kościelowska
---------------------------------------	-------------------------------------	---

NAMNA RYSUNKU
PROJEKT ZAGOSPODAROWANIA TERENU

FAZA PROJEKTU PROJEKT ZAGOSPODAROWANIA TERENU	SKALA 1:500
BRANŻA SANITARNA	NR RYSUNKU PZT-01
DATA 2022.12.22	